


Firma Usługowa Z-GEO
34-400 Nowy Targ, os. Zdział 2
tel. 608 366 311
NIP 735-200-62-20 REGON 123216680

Mapa sytuacyjno -wysokościowa
do celów projektowych kabla energetycznego
121101.001 Nowy Targ
skala 1:500
k.m 7.112.12.06.2.4, 7.112.12.06.4.2
GK.6640.1685.2019

Służebności gruntowych nie badano.
Mapa zawiera linie rozgraniczające i symbole MPZP.
Mapa nie może służyć do celów rozgraniczeniowych.

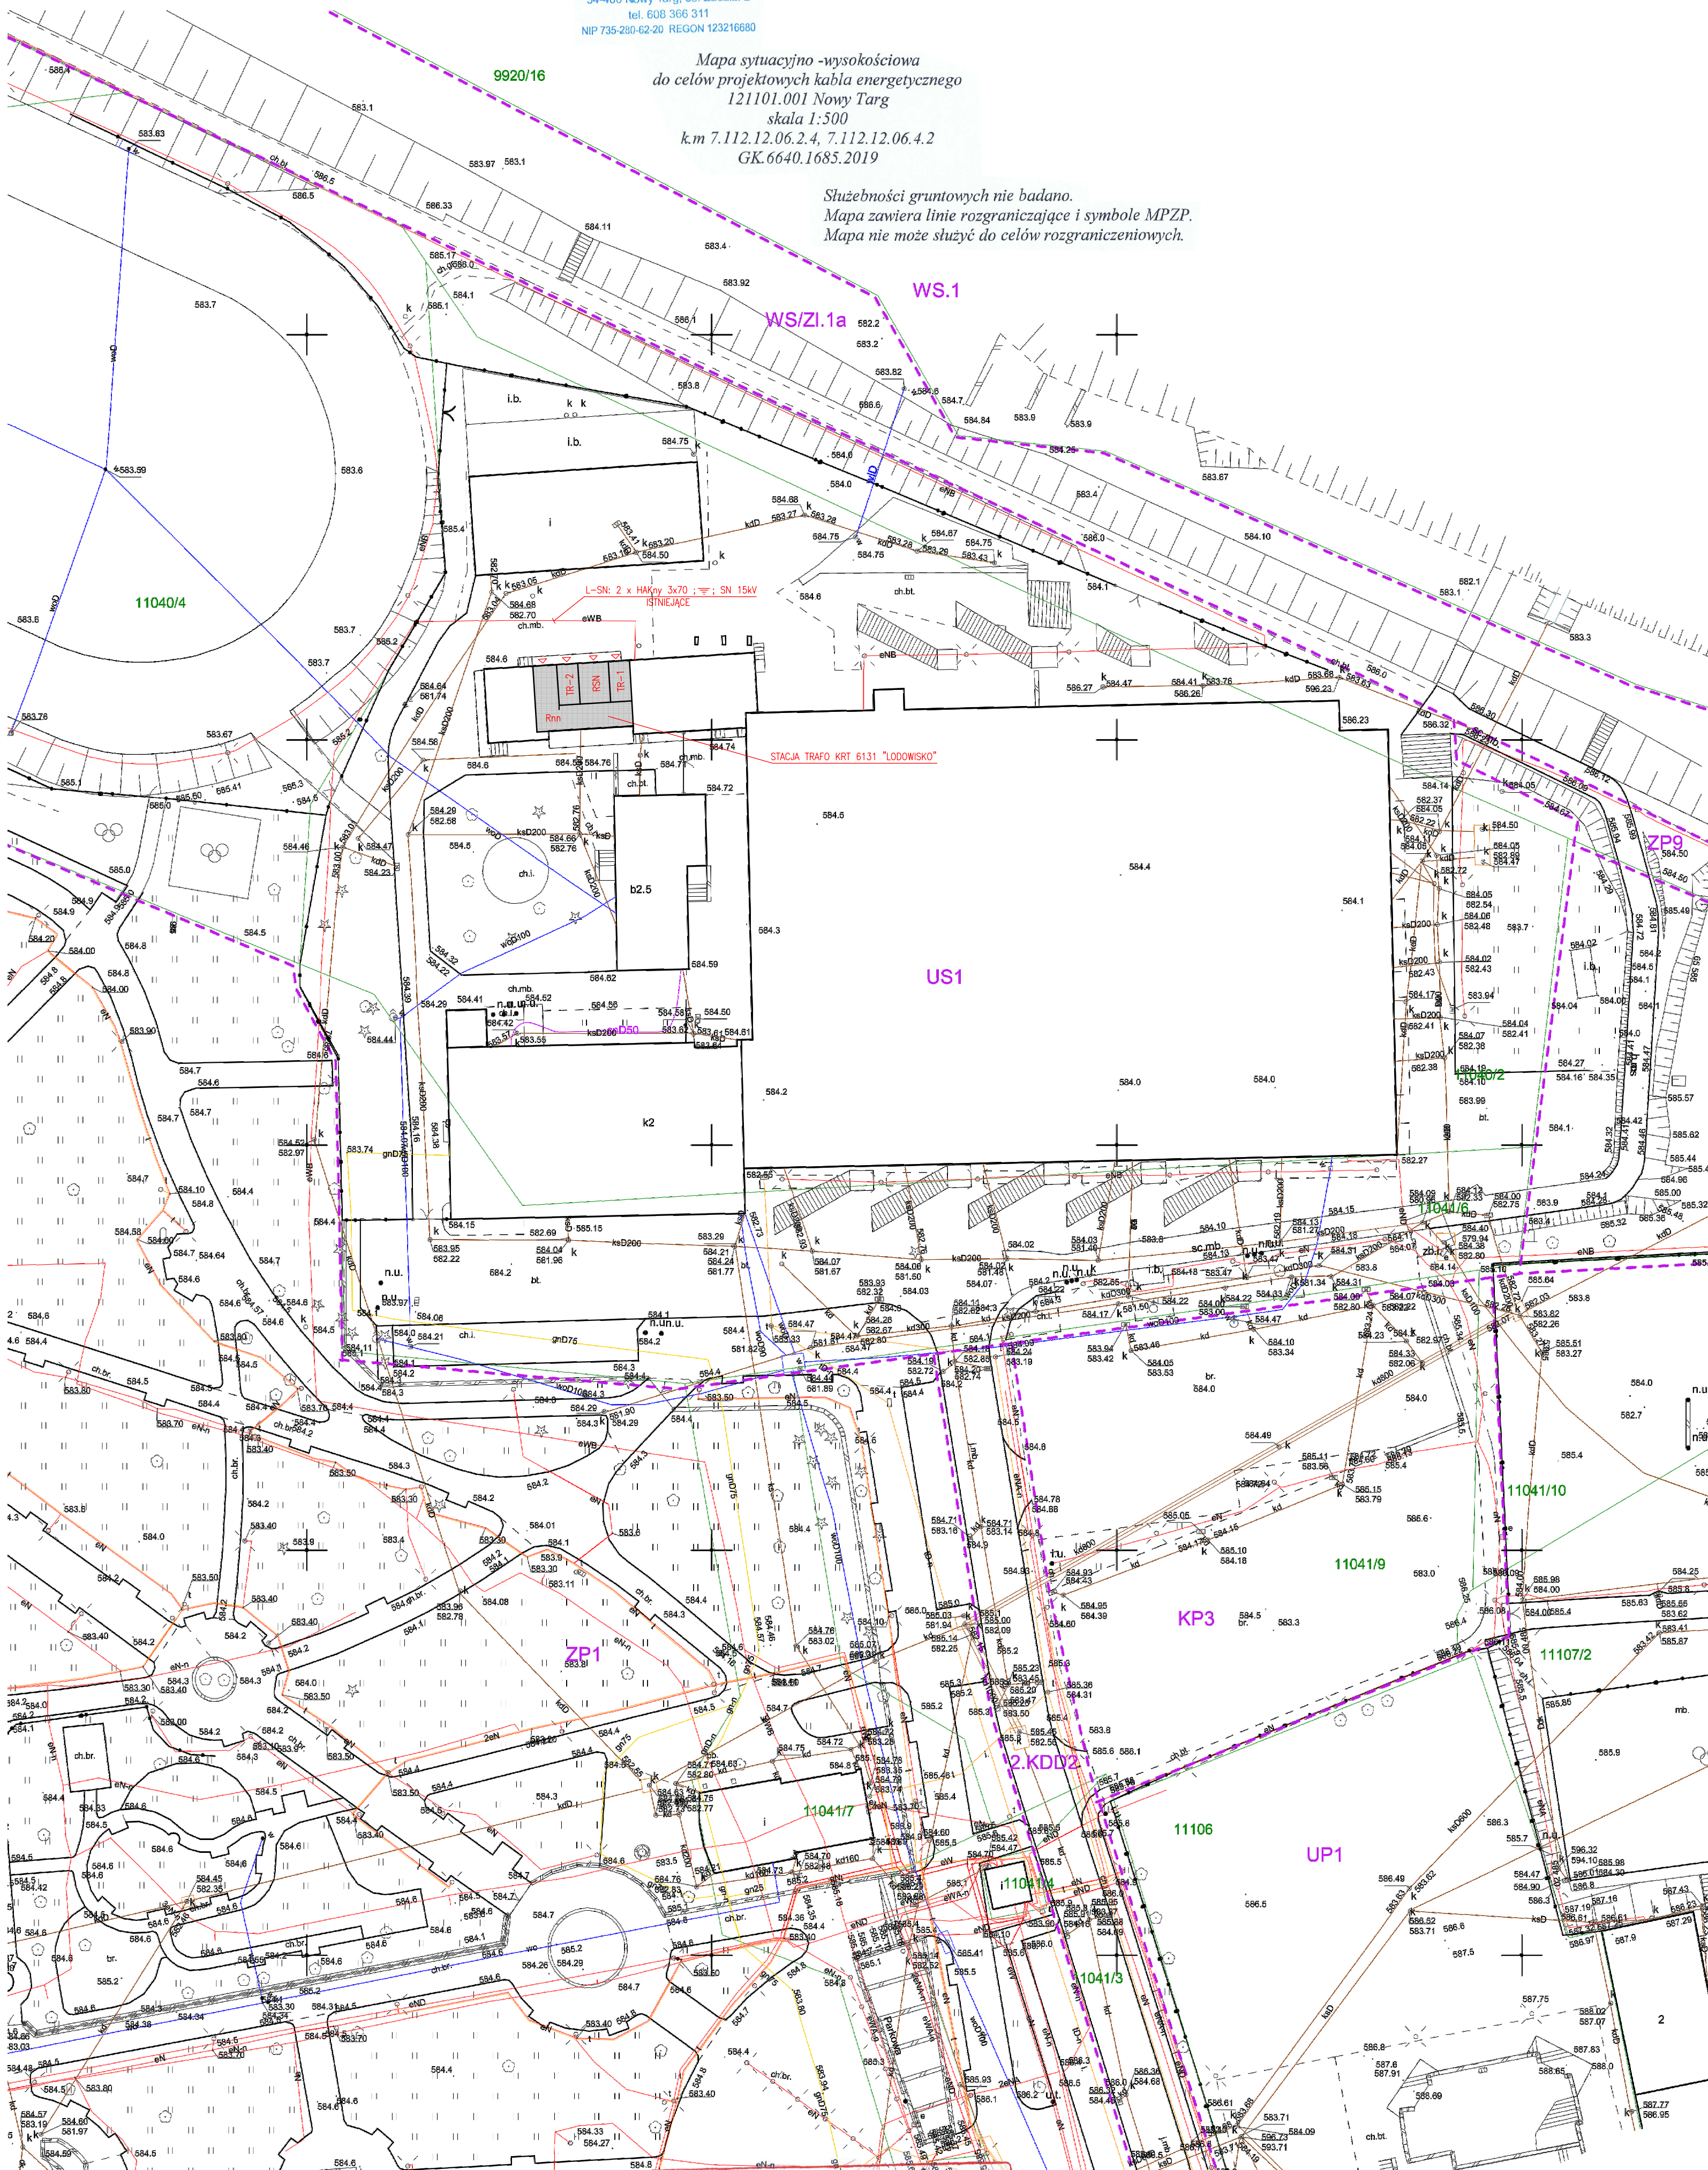

W niniejszym dokumencie zostały zawarte wyniki prac geodezyjnych i kartograficznych, których rezultaty zawiera operat techniczny wpisany do ewidencji materiałów państwowego zasobu geodezyjnego i kartograficznego
Starosta Nowotarski
ul. Bolesława Wstydliwego 14
34-400 Nowy Targ
P.1211 2019 1 5 8 9
Identyfikator ewidencyjny materiału zasobu - operatu technicznego
D.B. 04.2019 STARSZY
Data wpisania operatu technicznego do ewidencji materiałów zasobu
Starosta Nowotarski
Wzrost: 180 cm, Ciężar: 75 kg, Data: 04.2019
Imię, nazwisko i podpis osoby reprezentującej organ

W Targu Nowym
geodezyjny
mgr inż. Andrzej Ziobła
Uprawn. Nr 9061

U=15 kV

U=230/400 V

UZIEMIENIE
LWŁD SEKTOROWY
IZOLOWANY PUNKT GWIAZDY

SAŁOCHOWE WYKAZANIE ZASILANIA
ZASILANIE: TN-C
ODBIOR: TN-S

INWESTOR GMA WASTO NOWY TARG MIEJSCE CENTRALI SPORTU I REKREACJI UL. KETOWA 1, 34-400 NOWY TARG		PROJEKTANT F.H.U. ELKOMFORT PROJEKT INSTALACJI ELEKTRYCZNYCH	
OBJEKT STACJA TRANSFORMATOROWA KRT 6131 "ŁODOWSKO" - MODERNIZACJA STACJI		PROJEKTANT mgr inż. CZ. SZCZEPAN mgr inż. CZ. SZCZEPAN mgr inż. CZ. SZCZEPAN	
Tytuł rys. P.W. INSTALACJE ELEKTRYCZNE PLAN SITUACYJNY		Data 04.2019 Skala 1:500 M.R.	