


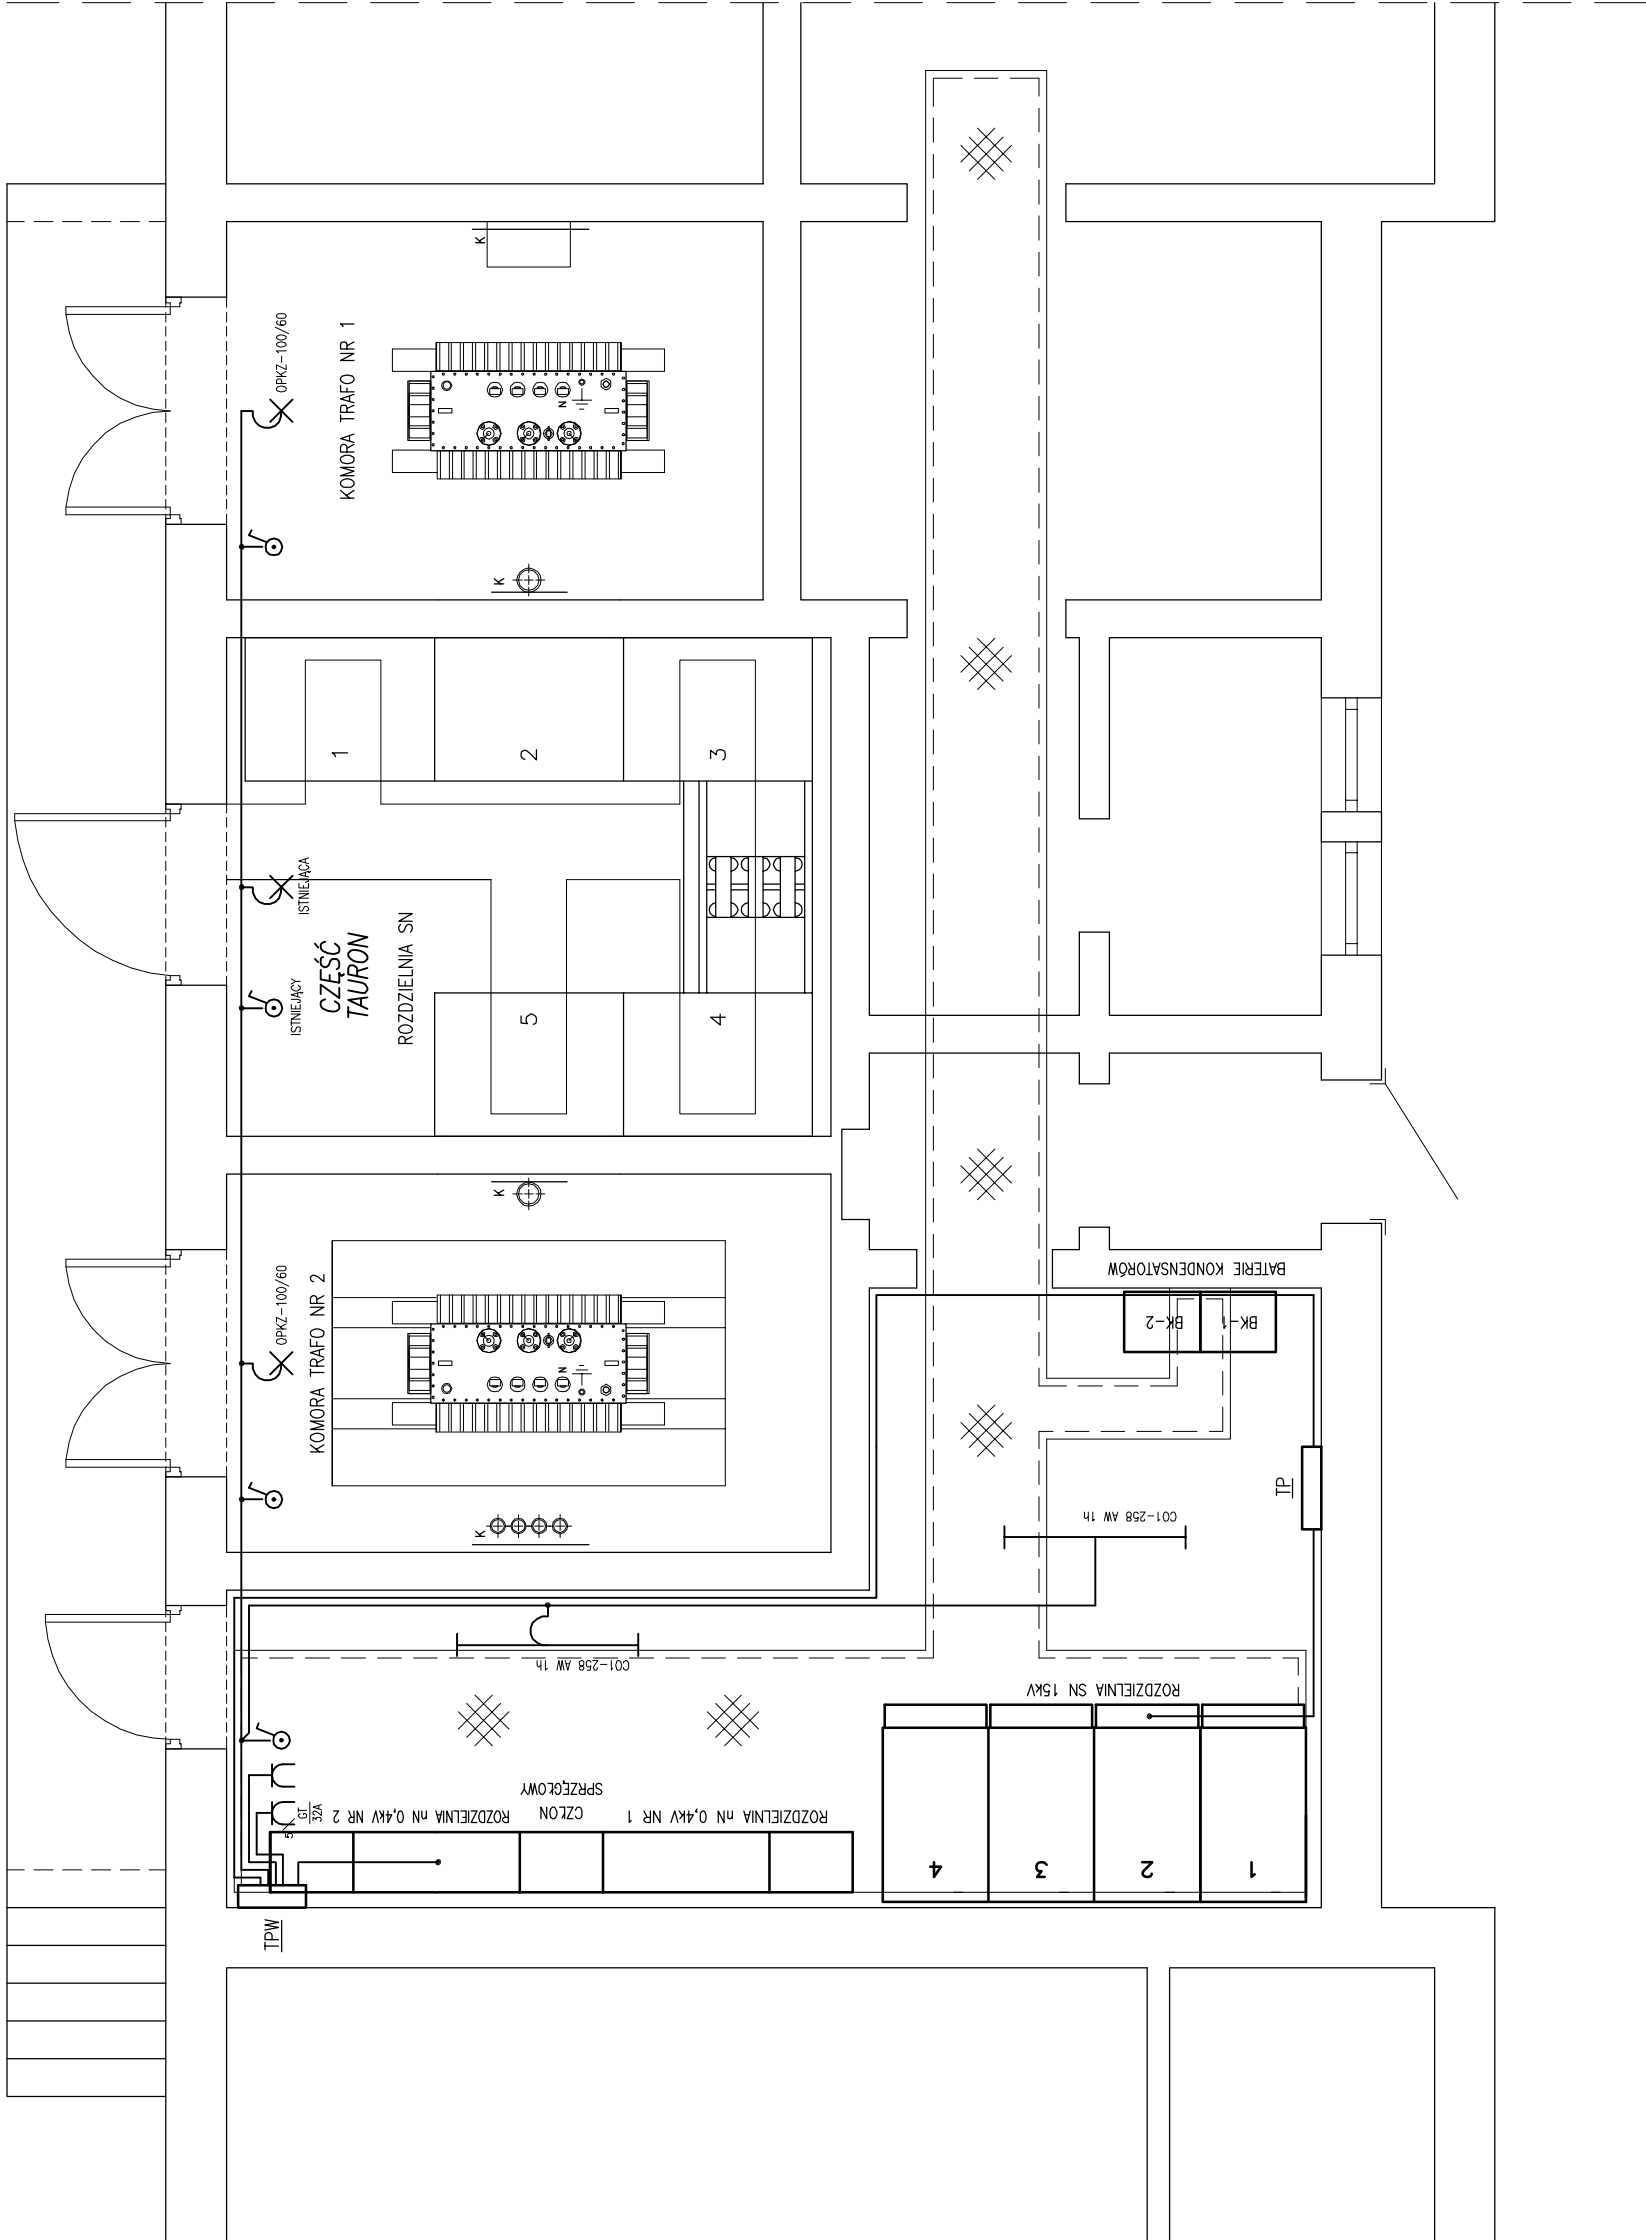

### OBJAŚNIENIA

- TPW – TABLICA POTRZEB WŁASNYCH STACJI TRANSFORMATOROWEJ  
IP – TABLICA POMIAROWA  
BK-... – BATERIE KONDENSATORÓW  
–STOSOWAĆ OSPRZĘT NATYKNOWY HERMETYCZNY (IP44)  
–CAŁOŚĆ WYKONAĆ ZGODNIE Z OBOWIAZUJĄCYMI PRZEPISAMI I NORMAMI  
ORAZ ZASADAMI WIEDZY TECHNICZNEJ

U=15 kV

UZIEMIENIE  
UKŁAD SECIOWY:  
IZOLOWANY PUNKT GWIAZDY

U=230/400 V

SAMOCZYNNIE WYŁĄCZENIE ZASILANIA  
UKŁAD SECIOWY:  
ZASILANIE: TN–C  
ODBIÓR: TN–S



F.H.U. ELKOMFORT  
PROJEKTY INSTALACJI ELEKTRYCZNYCH

|                                              |                                                                                                                  |                                                                 |
|----------------------------------------------|------------------------------------------------------------------------------------------------------------------|-----------------------------------------------------------------|
| INWESTOR                                     | GMINA MIASTO NOWY TARG<br>MIEJSKIE CENTRUM SPORTU I REKREACJI<br>W NOWYM TARGU<br>UL. KRZYWA 1, 34-400 NOWY TARG | PROJEKTANT<br>mgr inż. CZ. SZOPIŃSKI<br>NR LPR: G4S 834/A-43/85 |
| OBIEKT                                       | STACJA TRANSFORMATOROWA KRT 6131<br>"ŁODOWISKO" – MODERNIZACJA STACJI                                            |                                                                 |
| TREŚĆ RYS.                                   | P.W. INSTALACJE ELEKTRYCZNE<br>–STACJA TRANSFORMATOROWA                                                          | DATA 04.2019<br>SKALA 1:50                                      |
| INSTALACJA OŚWIETLENIA STACJI<br>RZUT STACJI |                                                                                                                  | NR RYS. E-3.2                                                   |