


ROZDZIELNIA SN – CZĘŚĆ ODBIORCY

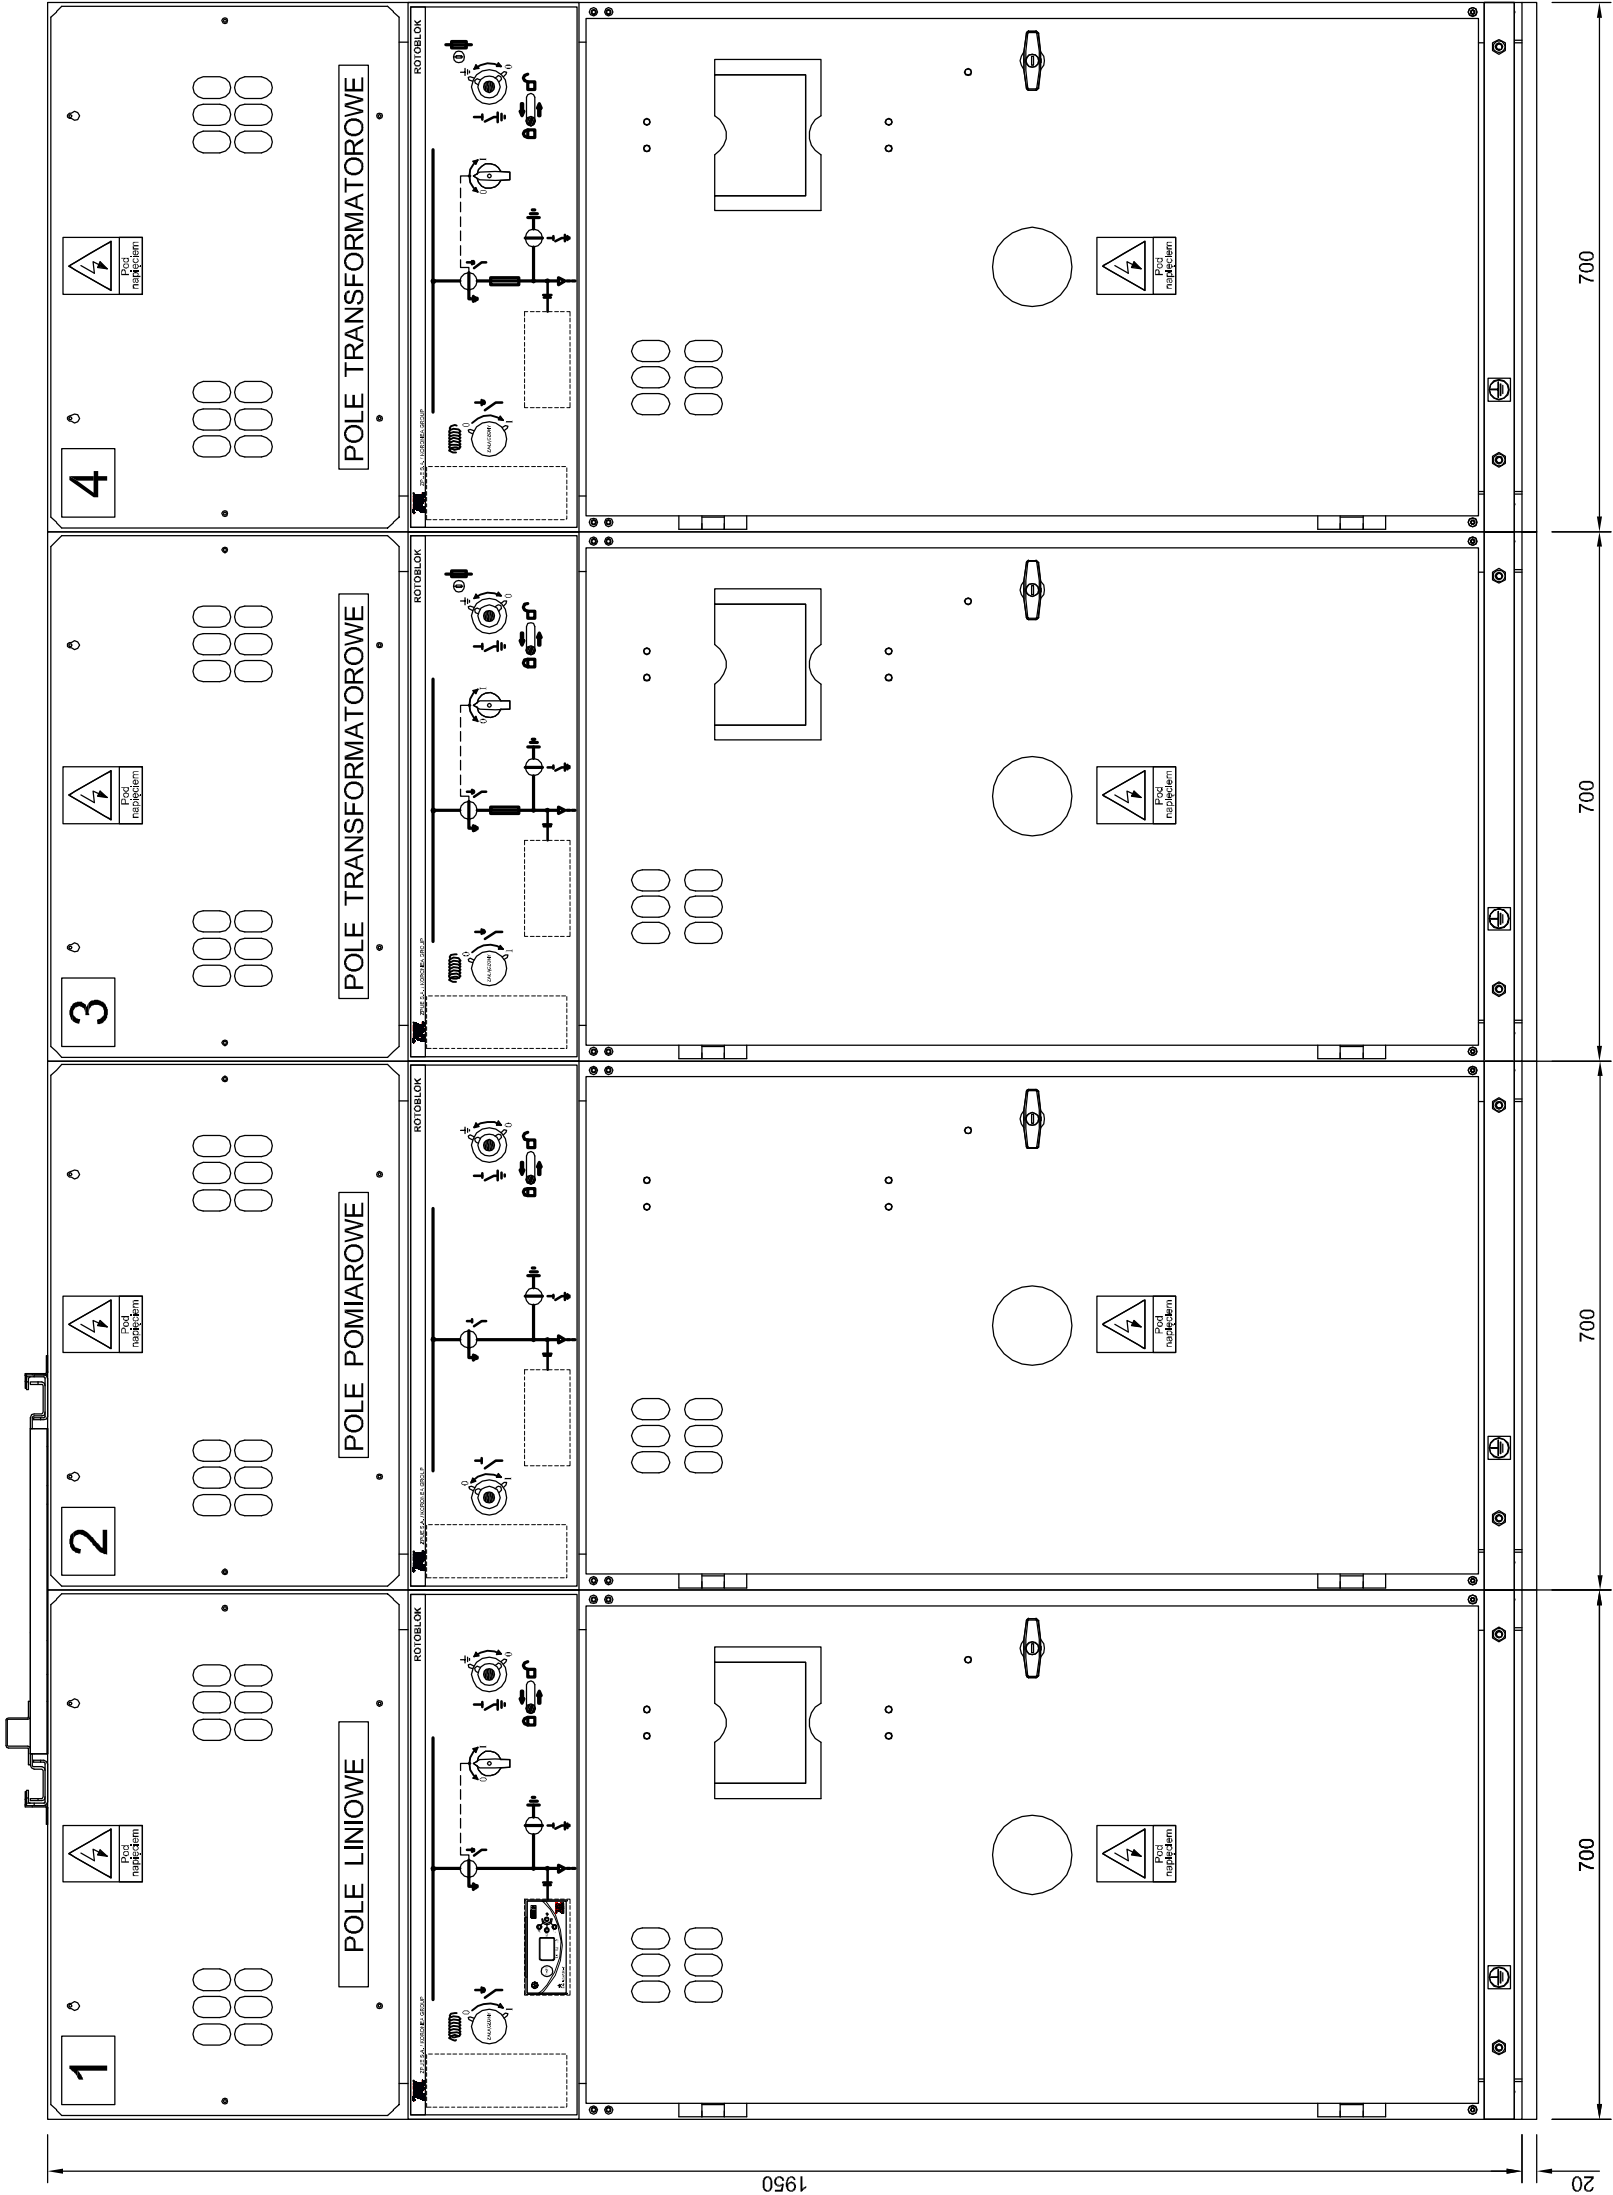

U=15 kV

UZIEMIENIE
UKŁAD SIECIOWY:
IZOLOWANY PUNKT GWIAZDY

F.H.U. ELKOMFORT PROJEKTY INSTALACJI ELEKTRYCZNYCH		INWESTOR GMINA MIASTO NOWY TARG MIEJSKIE CENTRUM SPORTU I REKREACJI W NOWYM TARGU UL. KRZYWA 1, 34-400 NOWY TARG OBIEKT STACJA TRANSFORMATOROWA KRT 6131 "ŁODOWISKO" – MODERNIZACJA STACJI		PROJEKTANT mgr inż. CZ. SZOPŃSKI NR UPR. G4S 834/A-43/85
TEREŚĆ RYS. ROZDZIELNIA SN 15kV – CZĘŚĆ ODBIORCY SKALA 1:10 NR RYS. E-4.1		DATA 04.2019 SKALA 1:10 NR RYS. E-4.1		

Rozdzielnica SN
typu ROTOBLOK 24
prod. ZPUE S.A

U_r = 25 kV
I_r = 630 A
I_k = 16 kA
I_p = 40 kA

OBJAŚNIENIA

- ROZDZIELNIA SN 15kV TYPU: ROTOBLOK 24 W SKŁAD KTÓREJ WCHODZĄ:
 - 1 –POLE LINIOWE TYPU: RL1
 - 2 –POLE POMIAROWE TYPU: RP1
 - 3 –POLE TRANSFORMATOROWE TYPU: RT1
 - 4 –POLE TRANSFORMATOROWE TYPU: RT1
- ROZDZIELNIĘ WYPOSAŻYĆ ZGODNIE ZE SCHEMATEM IDEOWYM
- ROZDZIELNIĘ, FABRYCZNIE OSADZIĆ NA RAMIE 20mm