




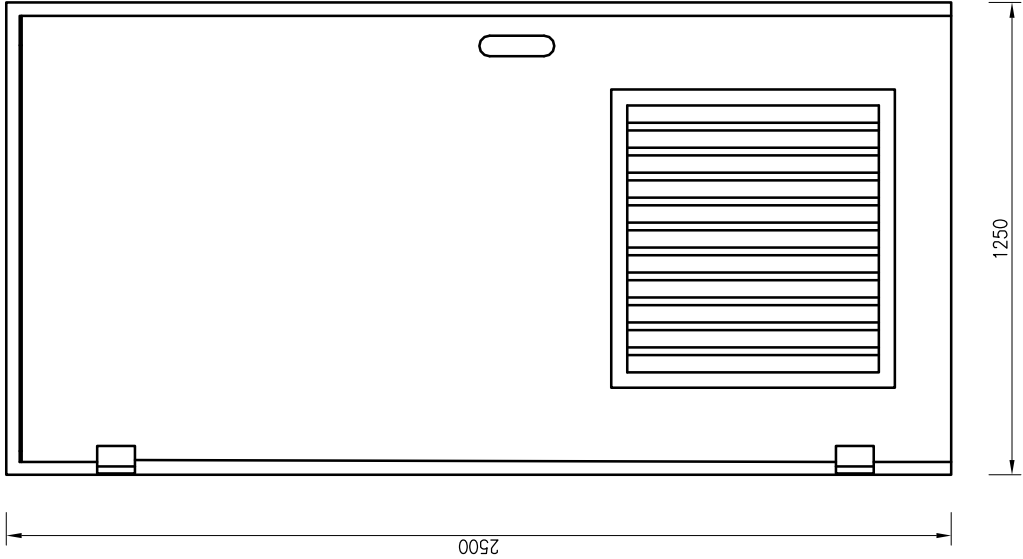

D-3
DRZWI STALOWE DO ROZDZIELNI SN TAURON
WYMIAR W ŚWIEITLE OŚCIEŻNICY: 2375x1050mm
>ZPUE S.A.<

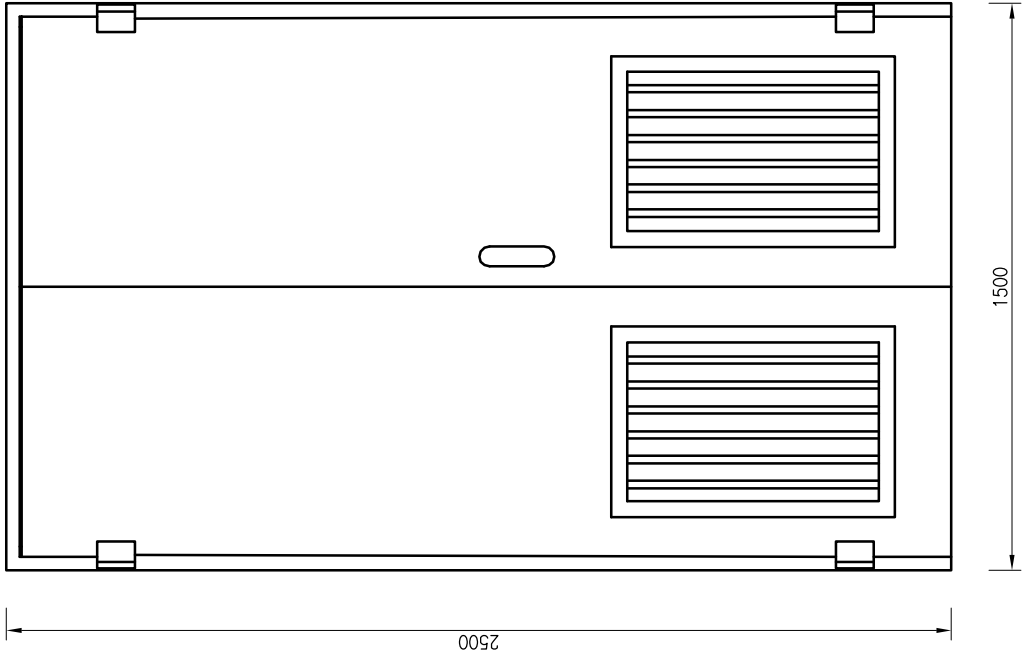

D-2
DRZWI STALOWE DO KOMORY TRANSFORMATOROWEJ
WYMIAR W ŚWIEITLE OŚCIEŻNICY: 2375x1255mm
>ZPUE S.A.<

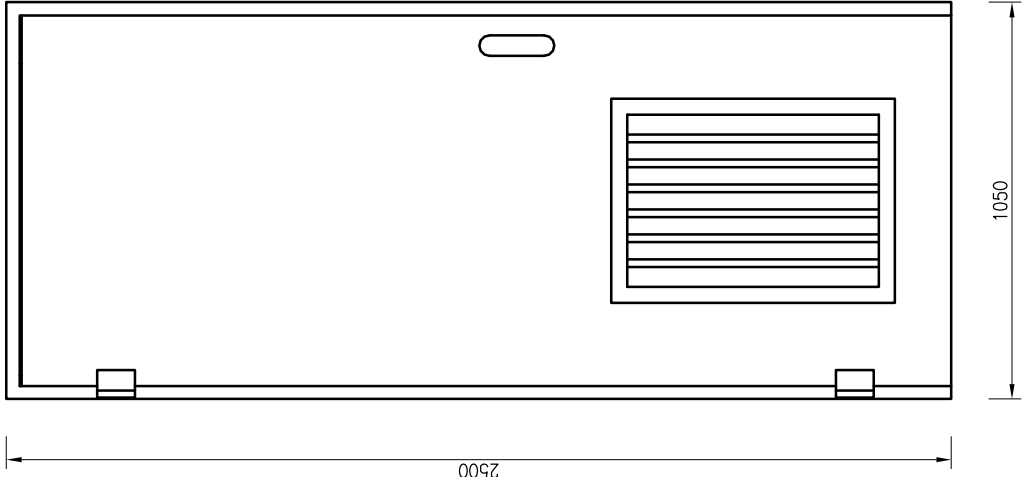

D-1
DRZWI STALOWE DO ROZDZIELNI ODBIORCY
WYMIAR W ŚWIEITLE OŚCIEŻNICY: 2375x850mm
>ZPUE S.A.<

U=15 kV

UZIEMIENIE
UKŁAD SECIOWY:
IZOLOWANY PUNKT GWIAZDY

U=230/400 V

SAMOCZYNNE WYŁĄCZENIE ZASILANIA
UKŁAD SECIOWY:
ZASILANIE: TN-C
ODBIÓR: TN-S

 F.H.U. ELKOMFORT PROJEKTY INSTALACJI ELEKTRYCZNYCH		INWESTOR GMINA MIASTO NOWY TARG MIEJSKIE CENTRUM SPORTU I REKREACJI W NOWYM TARGU UL. KRZYWA 1, 34-400 NOWY TARG		PROJEKTANT mgr inż. CZ. SZOPIŃSKI NR UPR. GAS 834/A-43/85
OBIEKT STACJA TRANSFORMATOROWA KRT 6131 "ŁODOWISKO" – MODERNIZACJA STACJI		TREŚĆ RYS. P.W. INSTALACJE ELEKTRYCZNE -STACJA TRANSFORMATOROWA		DATA 04.2019
WYTYCZNE BUDOWLANE ZESTAWIENIE DRZWI		SKALA 1:20		NR RYS. E-5.2